


配管平面図

S=1 : 500




配管詳細図

S=FREE

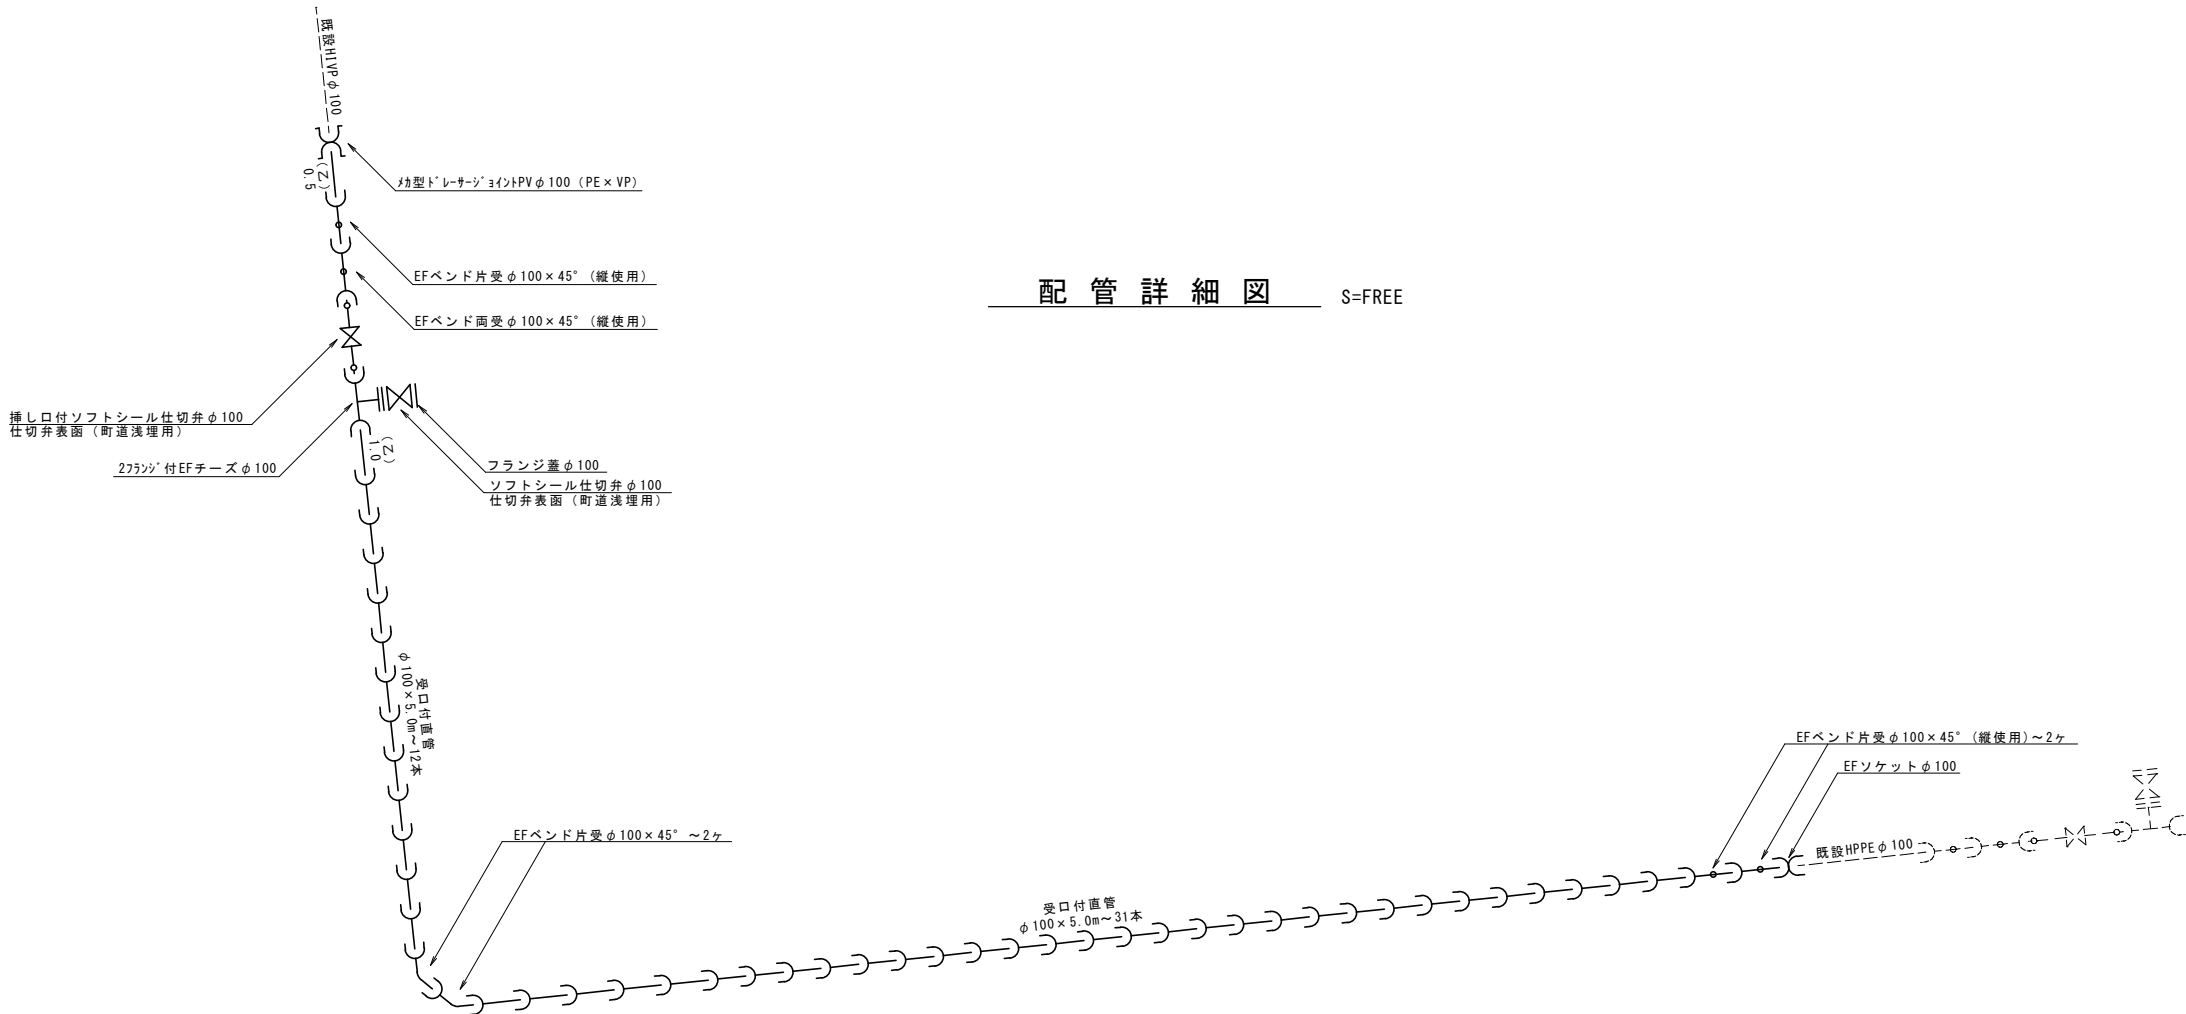


|                              |  |       |    |
|------------------------------|--|-------|----|
| 令和7年度<br>重要給水施設配水管布設替工事(5工区) |  |       |    |
| 配管平面図<br>及び配管詳細図             |  | 縮尺    | 図示 |
| 箕輪町 上古田<br>町道454号線他          |  |       |    |
| 照査                           |  | 設計    | 製図 |
| 図面番号 4                       |  | 葉中之 1 |    |
| 箕輪町役場                        |  |       |    |

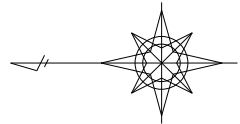

仮配管平面図 S=1 : 500



仮配管詳細図 S=FREE

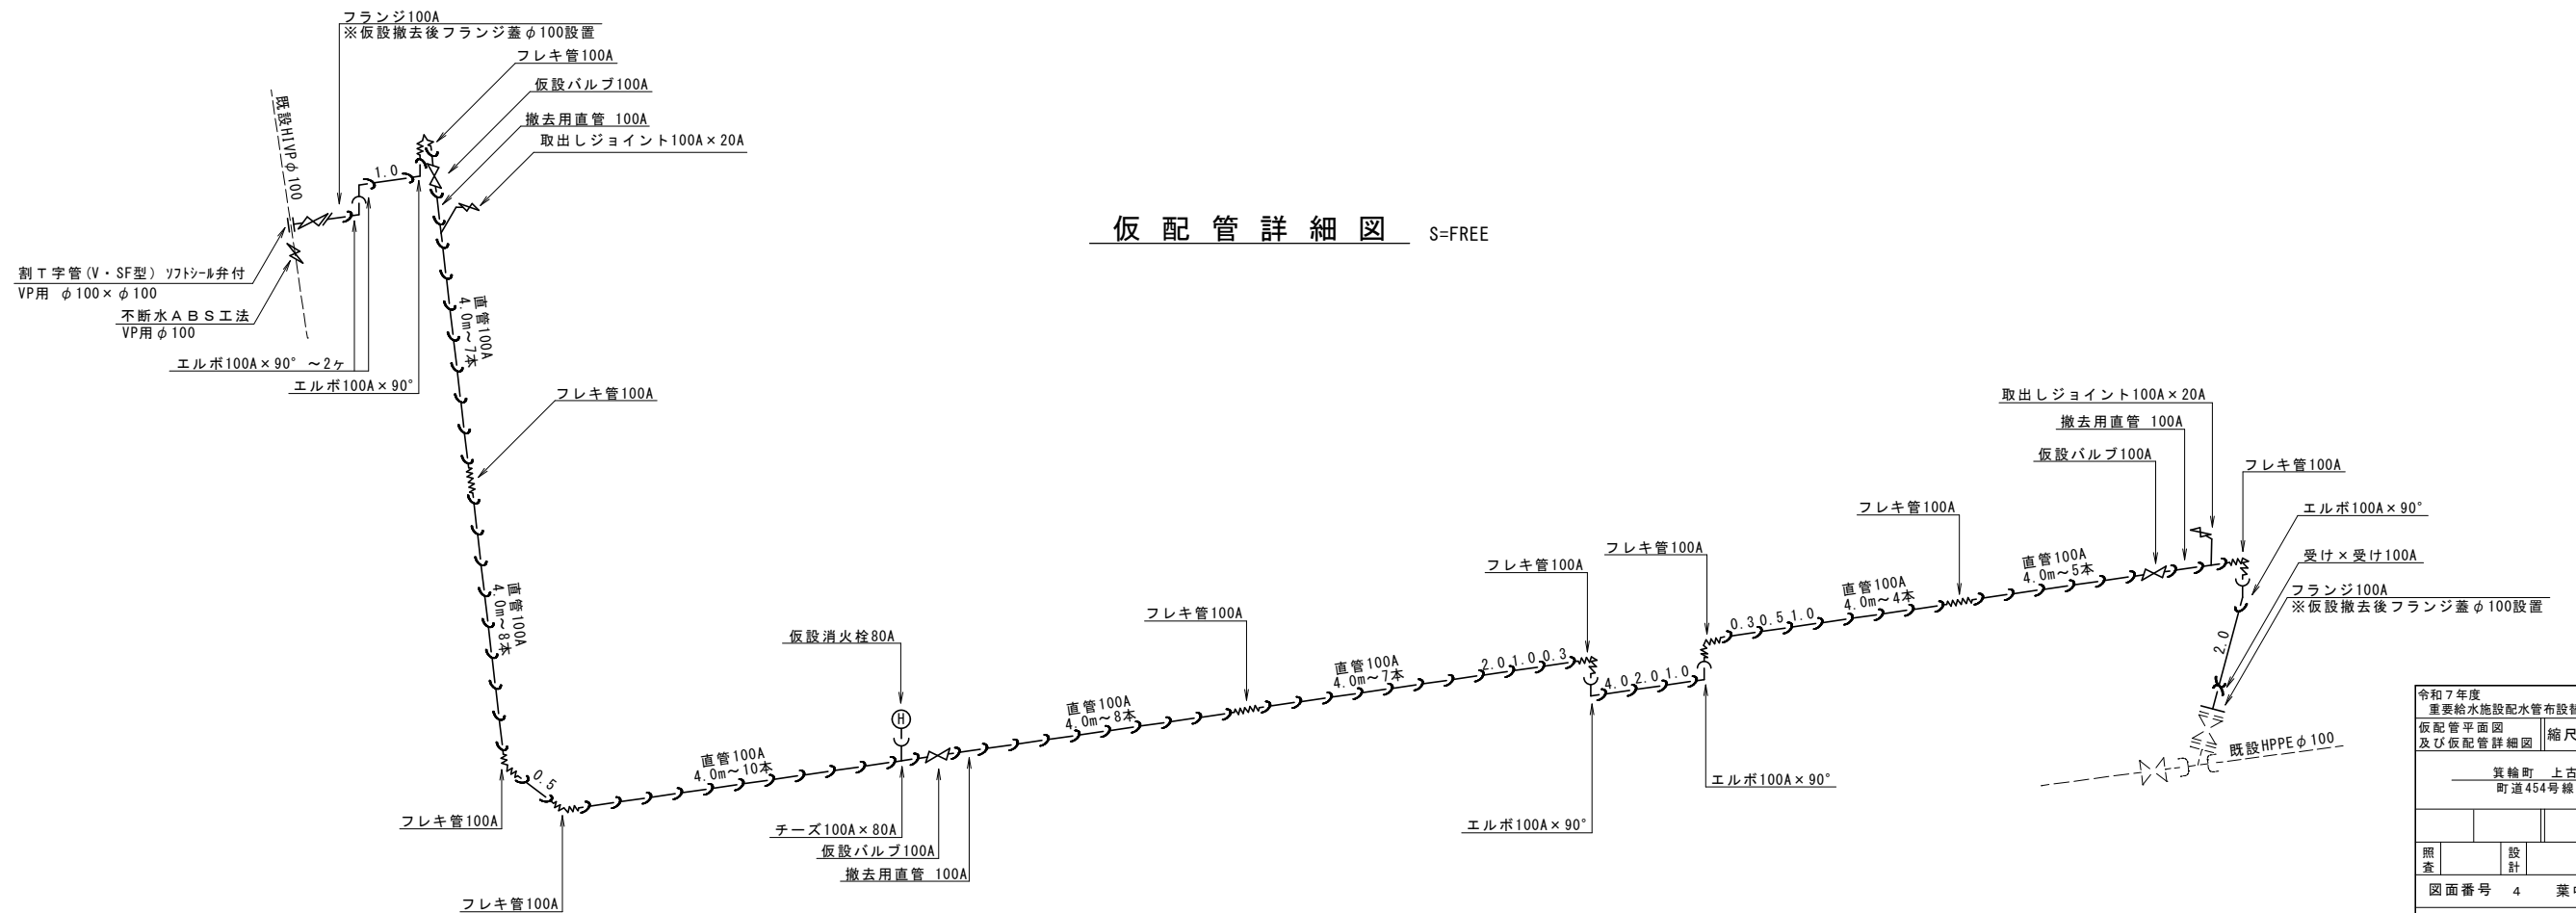


|                             |    |       |    |
|-----------------------------|----|-------|----|
| 令和7年度<br>重要給水施設配水管布設工事(5工区) |    |       |    |
| 仮配管平面図<br>及び仮配管詳細図          |    | 縮尺    | 図示 |
| 箕輪町 上古田<br>町道454号線他         |    |       |    |
|                             |    |       |    |
| 照査                          | 設計 | 製図    |    |
| 図面番号 4                      |    | 葉中之 2 |    |
| 箕輪町役場                       |    |       |    |

標準掘削断面図


S=1：20

配水管

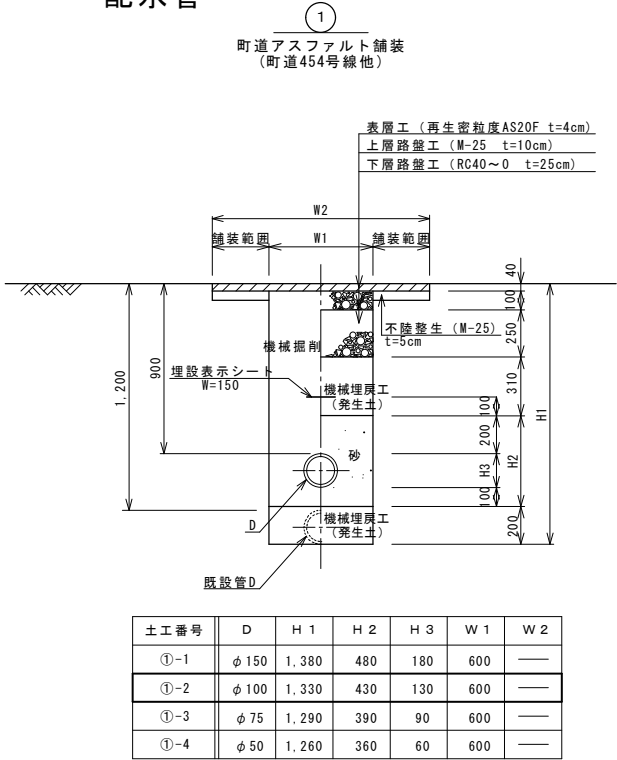


不断水分歧工①  
HIVP φ 100 (本管) × φ 100 (分岐)


平面図

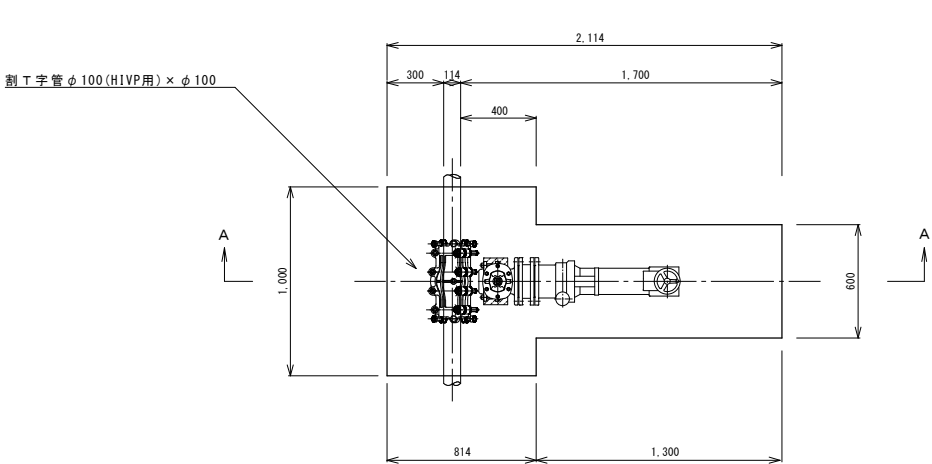


②  
町道砂利  
(町道446号線他)

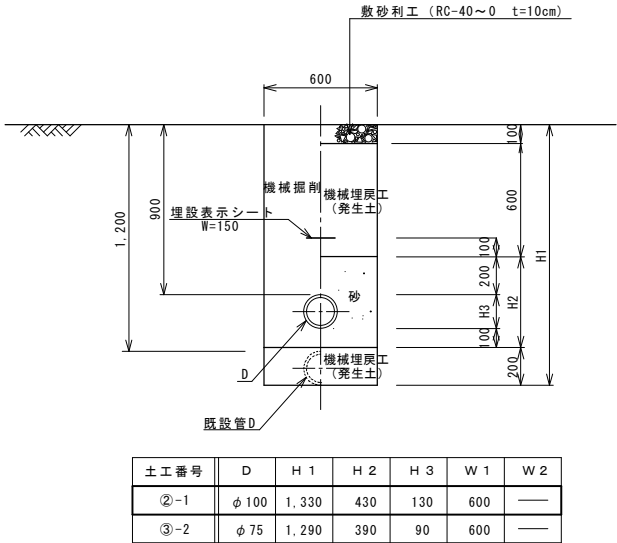


仮配管・仮給水

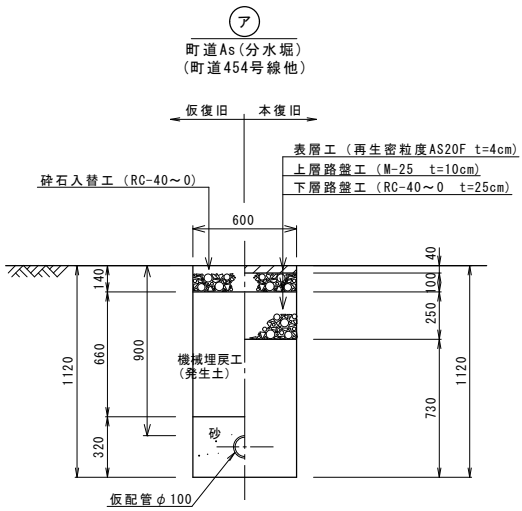


A-A断面

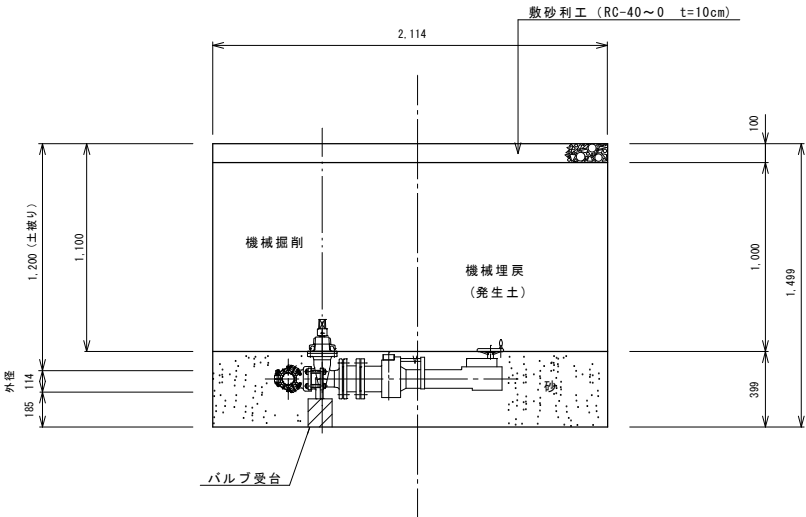


イ  
町道砂利 (分水堀)  
(町道446号線他)

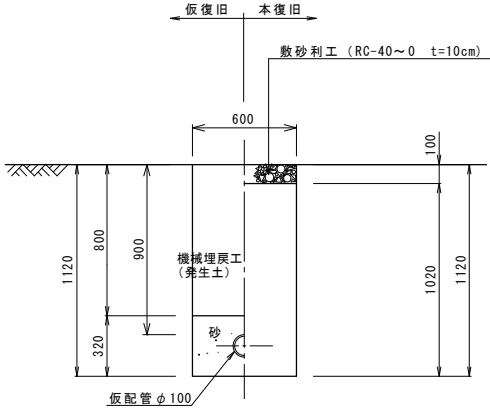

ウ  
町道As (横断部)  
(町道454号線他)

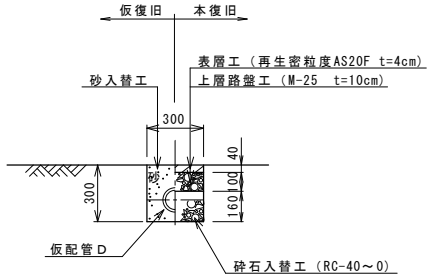

| 土工番号 | D             |
|------|---------------|
| ウ-1  | φ 100 (外径120) |
| ウ-2  | φ 75 (外径90)   |
| ウ-3  | φ 50 (外径60)   |

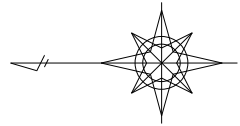

舗装復旧平面図 S=1 : 500



舗装求積表（町道454号線）補助

| 符号       | 底辺(下底) | 高さ   | 倍面積     |
|----------|--------|------|---------|
| 1        | 51.53  | 5.81 | 299.39  |
| 2        | 60.56  | 1.56 | 94.47   |
| 3        | 101.55 | 4.65 | 472.21  |
| 4        | 41.43  | 4.57 | 189.34  |
| 5        | 9.76   | 2.29 | 22.35   |
| 6        | 10.98  | 1.06 | 11.64   |
| 7        | 55.12  | 6.19 | 341.19  |
| 8        | 53.85  | 5.85 | 315.02  |
| 倍面積 (m2) |        |      | 1745.61 |
| 面積 (m2)  |        |      | 872.81  |

舗装復旧展開図 S=1 : 250

