

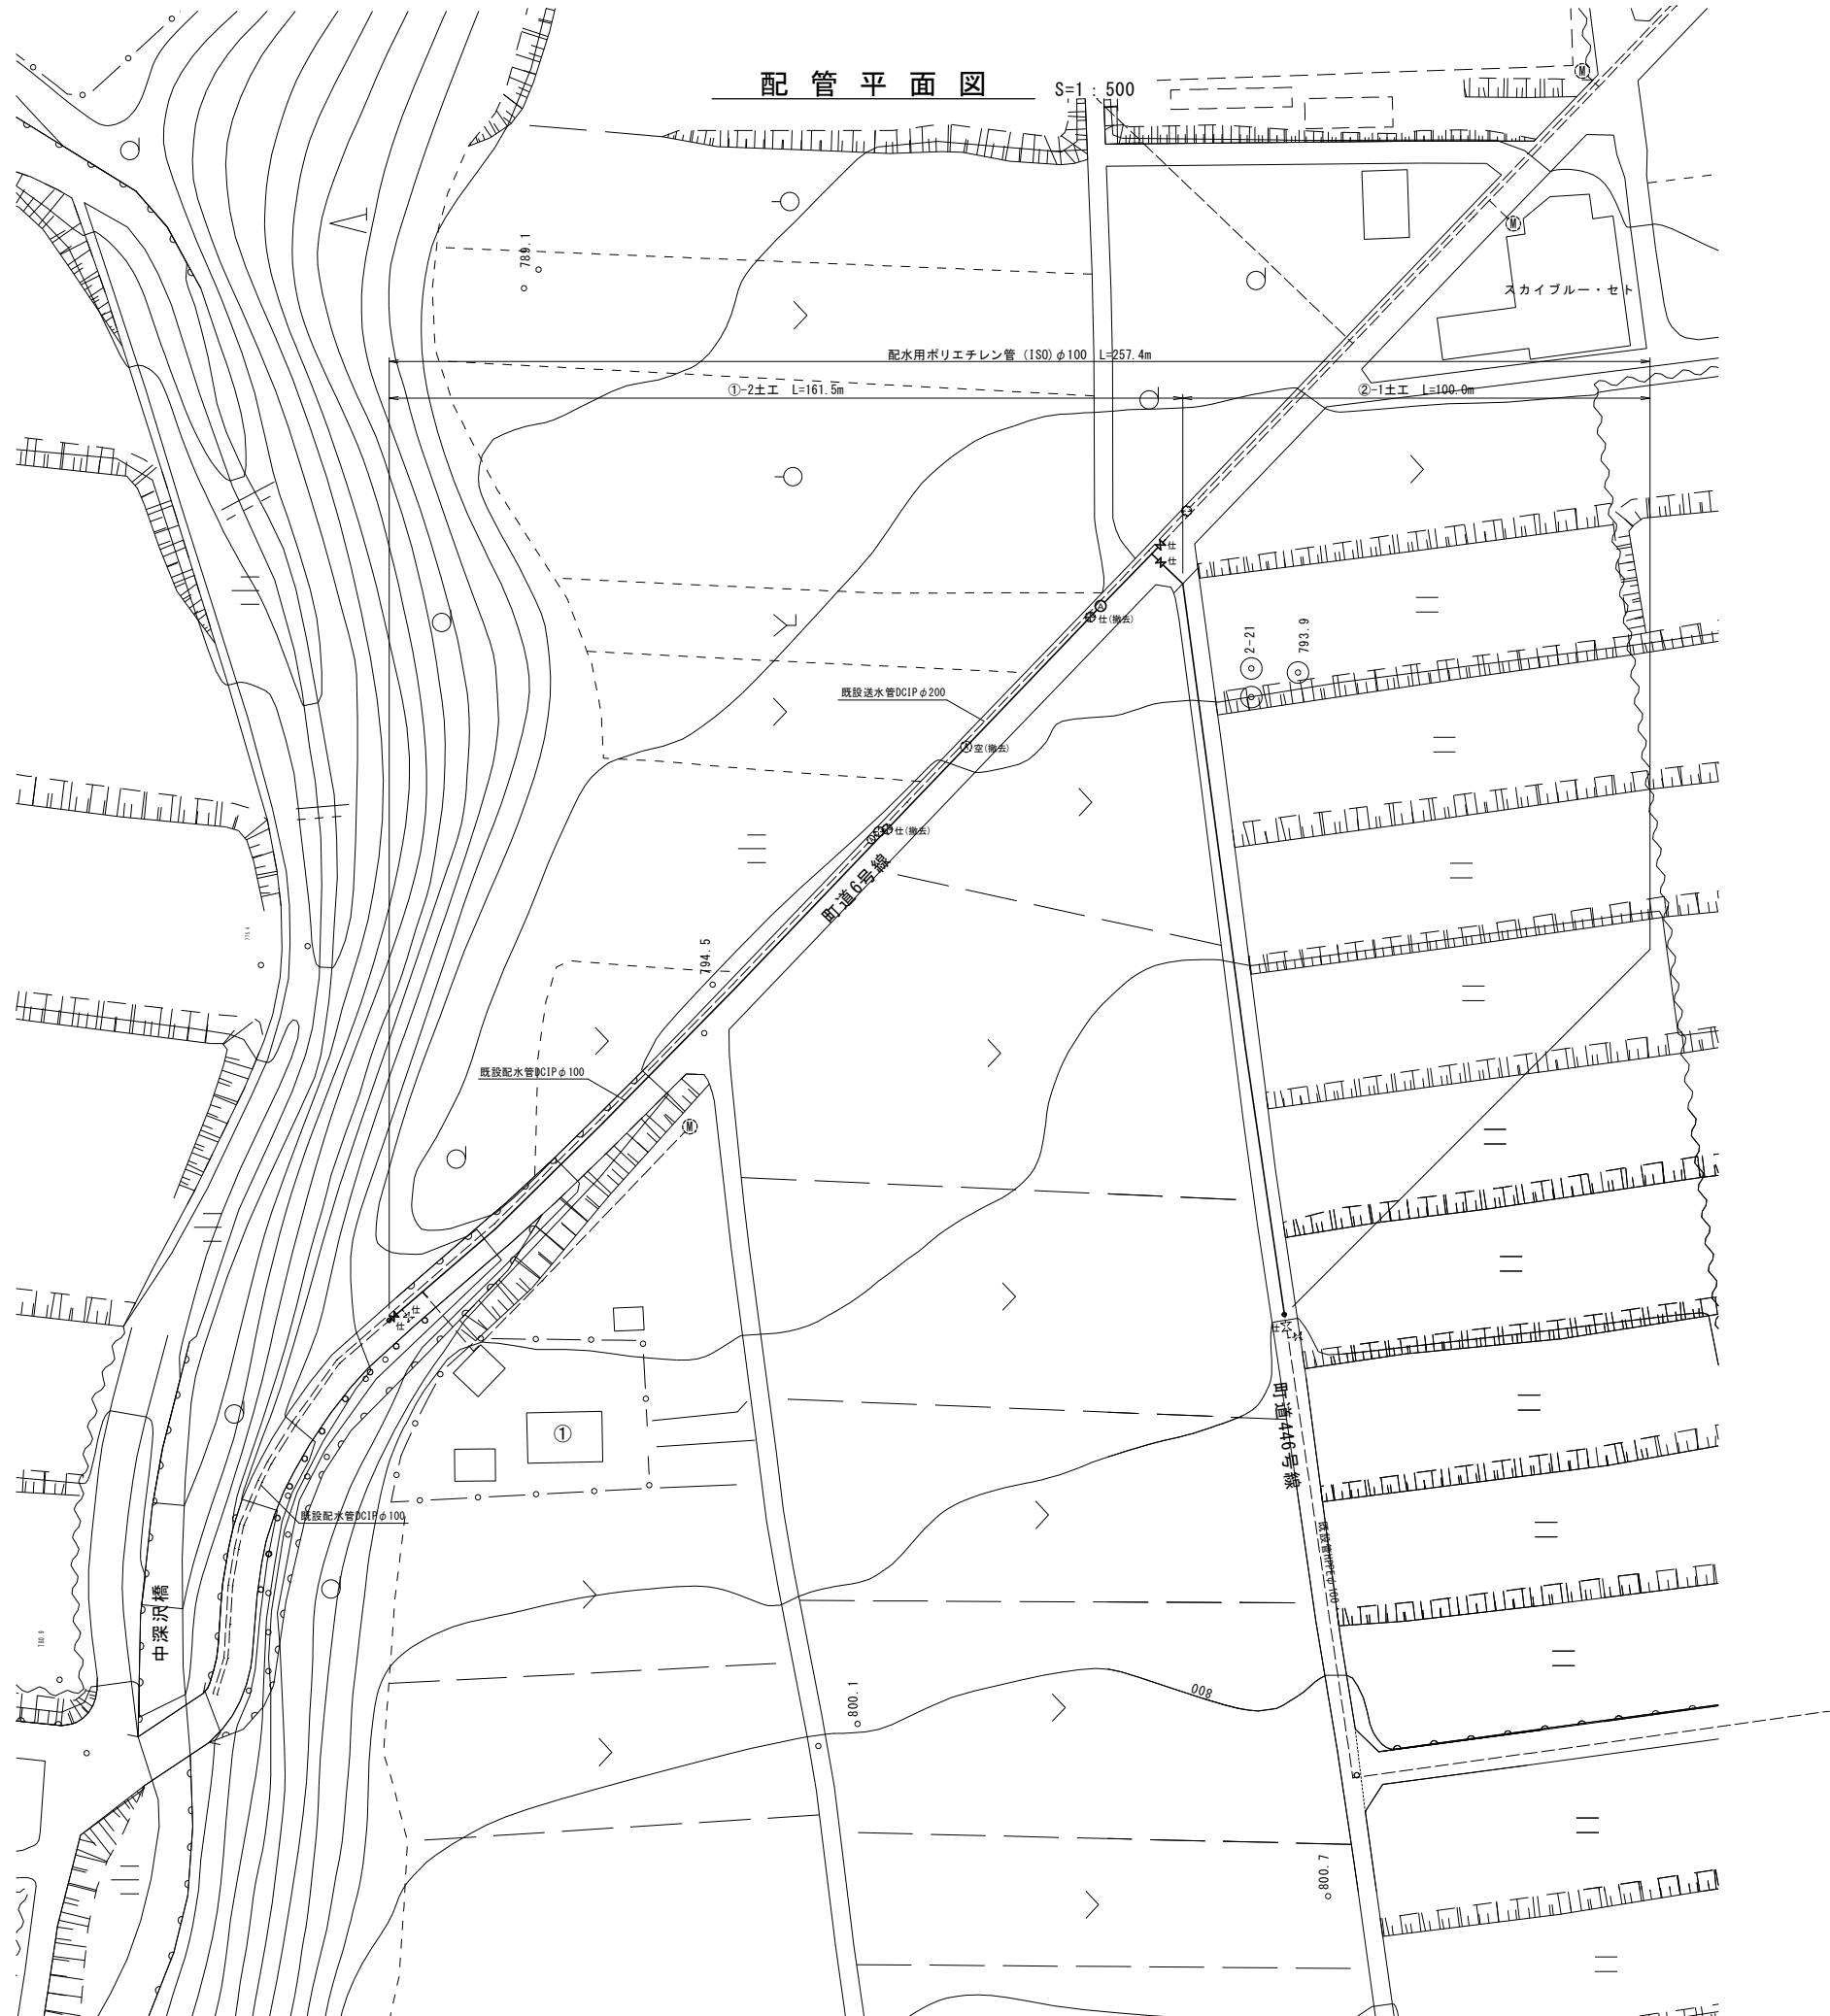


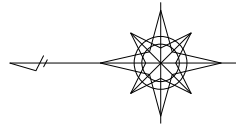

令和8年度 重要給水施設配水管布設工事(3工区)			
配管平面図		縮尺	図示
箕輪町 上古田 町道6号線他			
照査	設計	製図	
図面番号 8		葉中之 1	
箕輪町役場			

配管詳細図

S=FREE

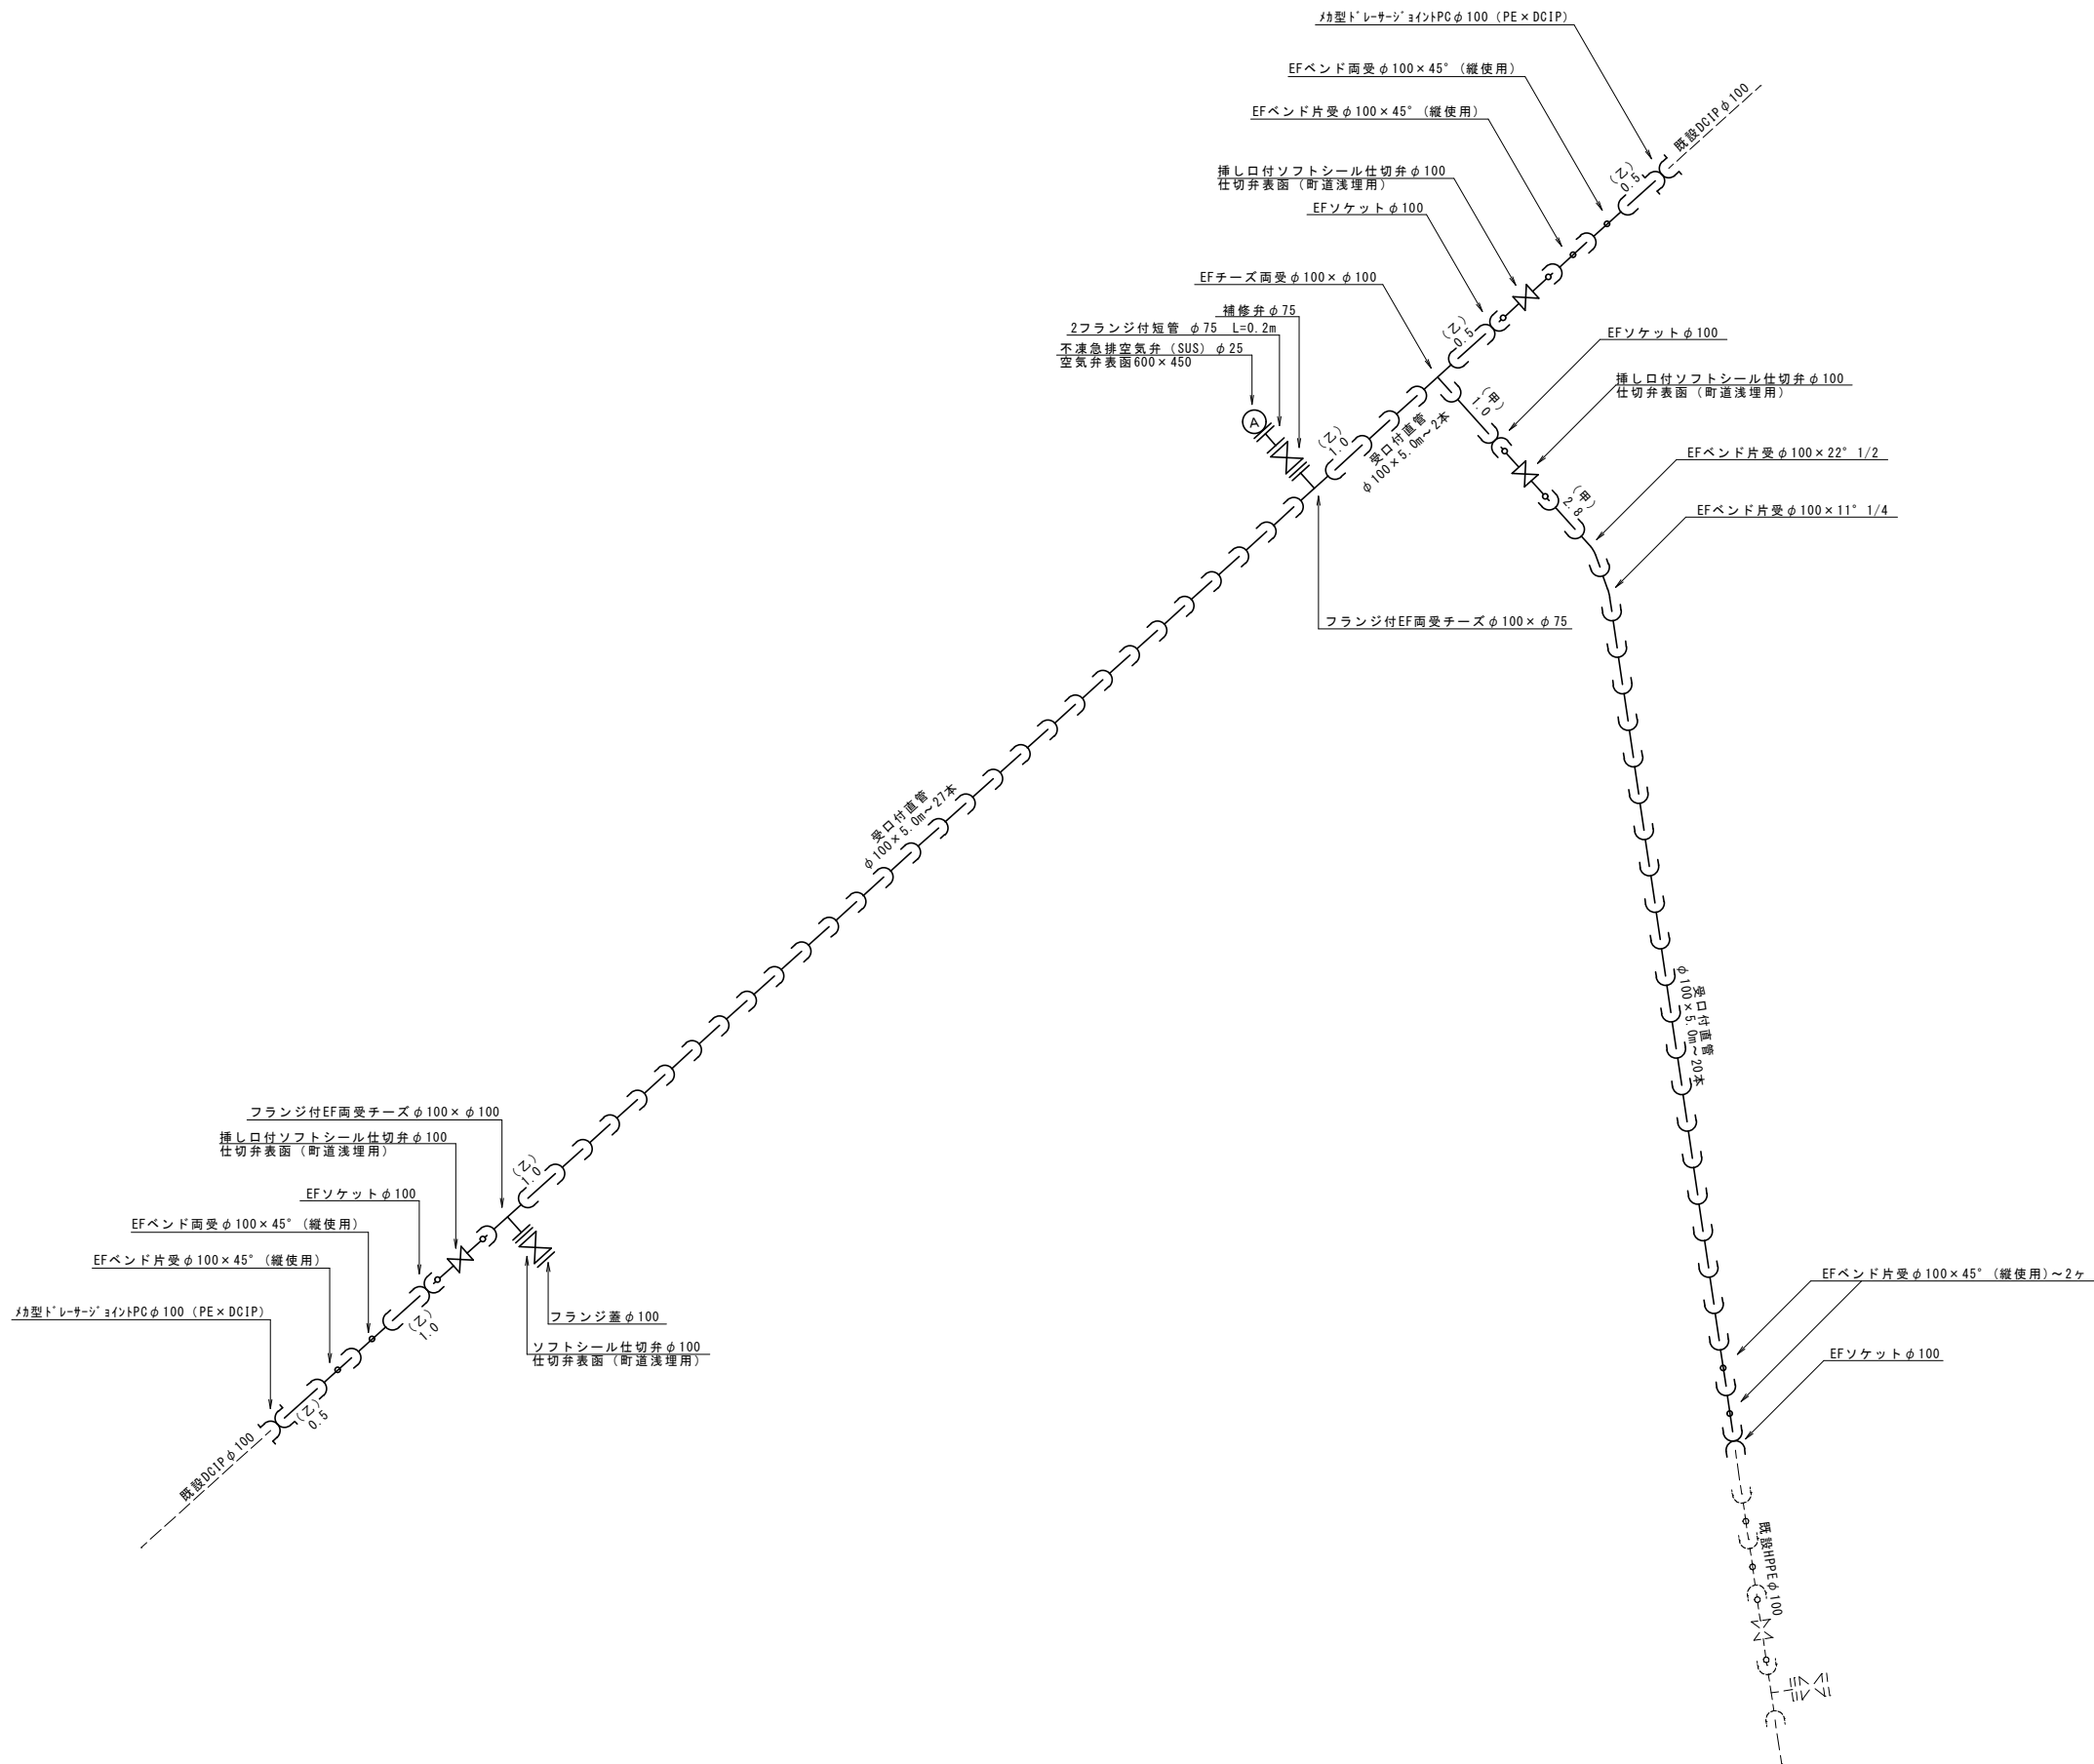


令和8年度 重要給水施設配水管布設替工事(3工区)					
配管詳細図		縮尺		図示	
箕輪町 上古田 町道6号線他					
照査		設計		製図	
図面番号		8	葉中之		2
箕輪町役場					

給水管取出し標準図及び給水管資材表


S=FREE

Aタイプ

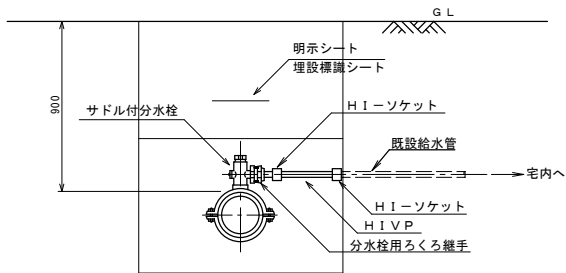


- ※1) 既設管がHIVP管及びPE管の場合は掘削内で同管種にて接続する。
※2) 既設管が不明の場合、管種はHIVP管として掘削内で接続する。
※3) 既設管がHIVP管・PE管以外の場合は、C及びDタイプで対応する。

Bタイプ

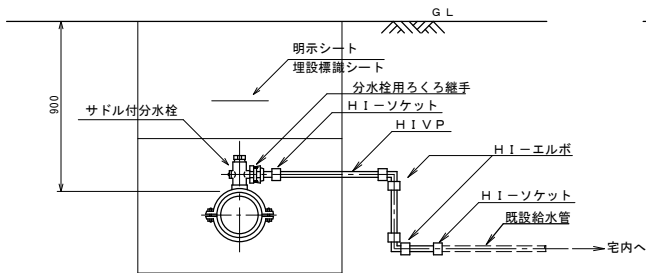


- ※1) 既設管がHIVP管及びPE管の場合は同管種にて接続する。
※2) 既設管が不明の場合、管種はHIVP管として接続する。
※3) 既設管がHIVP管・PE管以外の場合は、C及びDタイプで対応する。

Cタイプ


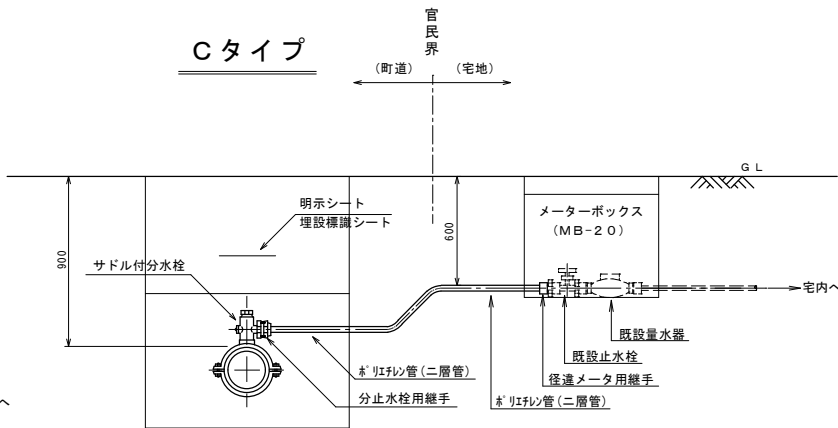


Dタイプ

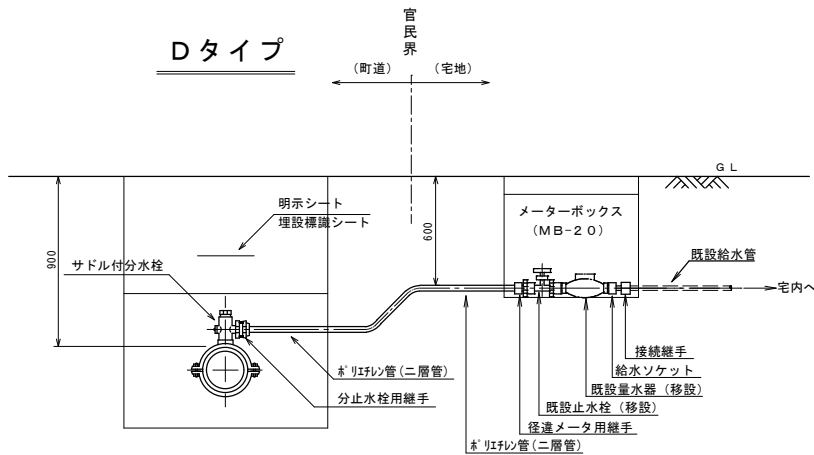


給水管資材表

		耐震製サドル付分水栓		鑄鉄製サドル付分水栓		分水栓用継手		分水栓用ろくろ継手		P E 管		H I - V P 管		P Eメータ用継手		埋設用 ゲートバルブ		止水管 (ゲートバルブ用)	P Eエルボ		H Iエルボ		H Iソケット		ロケーティングワイヤー	A	B	
番号	タイプ	(H I P E P 用・I S O 規格)		(H I P E P 用・I S O 規格)																						(町道As)	(砂利)	
		φ 100 × φ 25	φ 100 × φ 20	φ 100 × φ 40	φ 100 × φ 30	φ 40	φ 30	φ 25	φ 20	φ 40	φ 30	φ 25	φ 20	φ 40	φ 30	φ 40	φ 30	φ 13 ~ 25	φ 40 × 90°	φ 30 × 90°	φ 25	φ 20	φ 25	φ 20		D P 0.9	D P 0.9	
1	B		1						1				1.3								2		2		1.3	1.5		
	計		1						1				1.3								2		2		1.3	1.5		

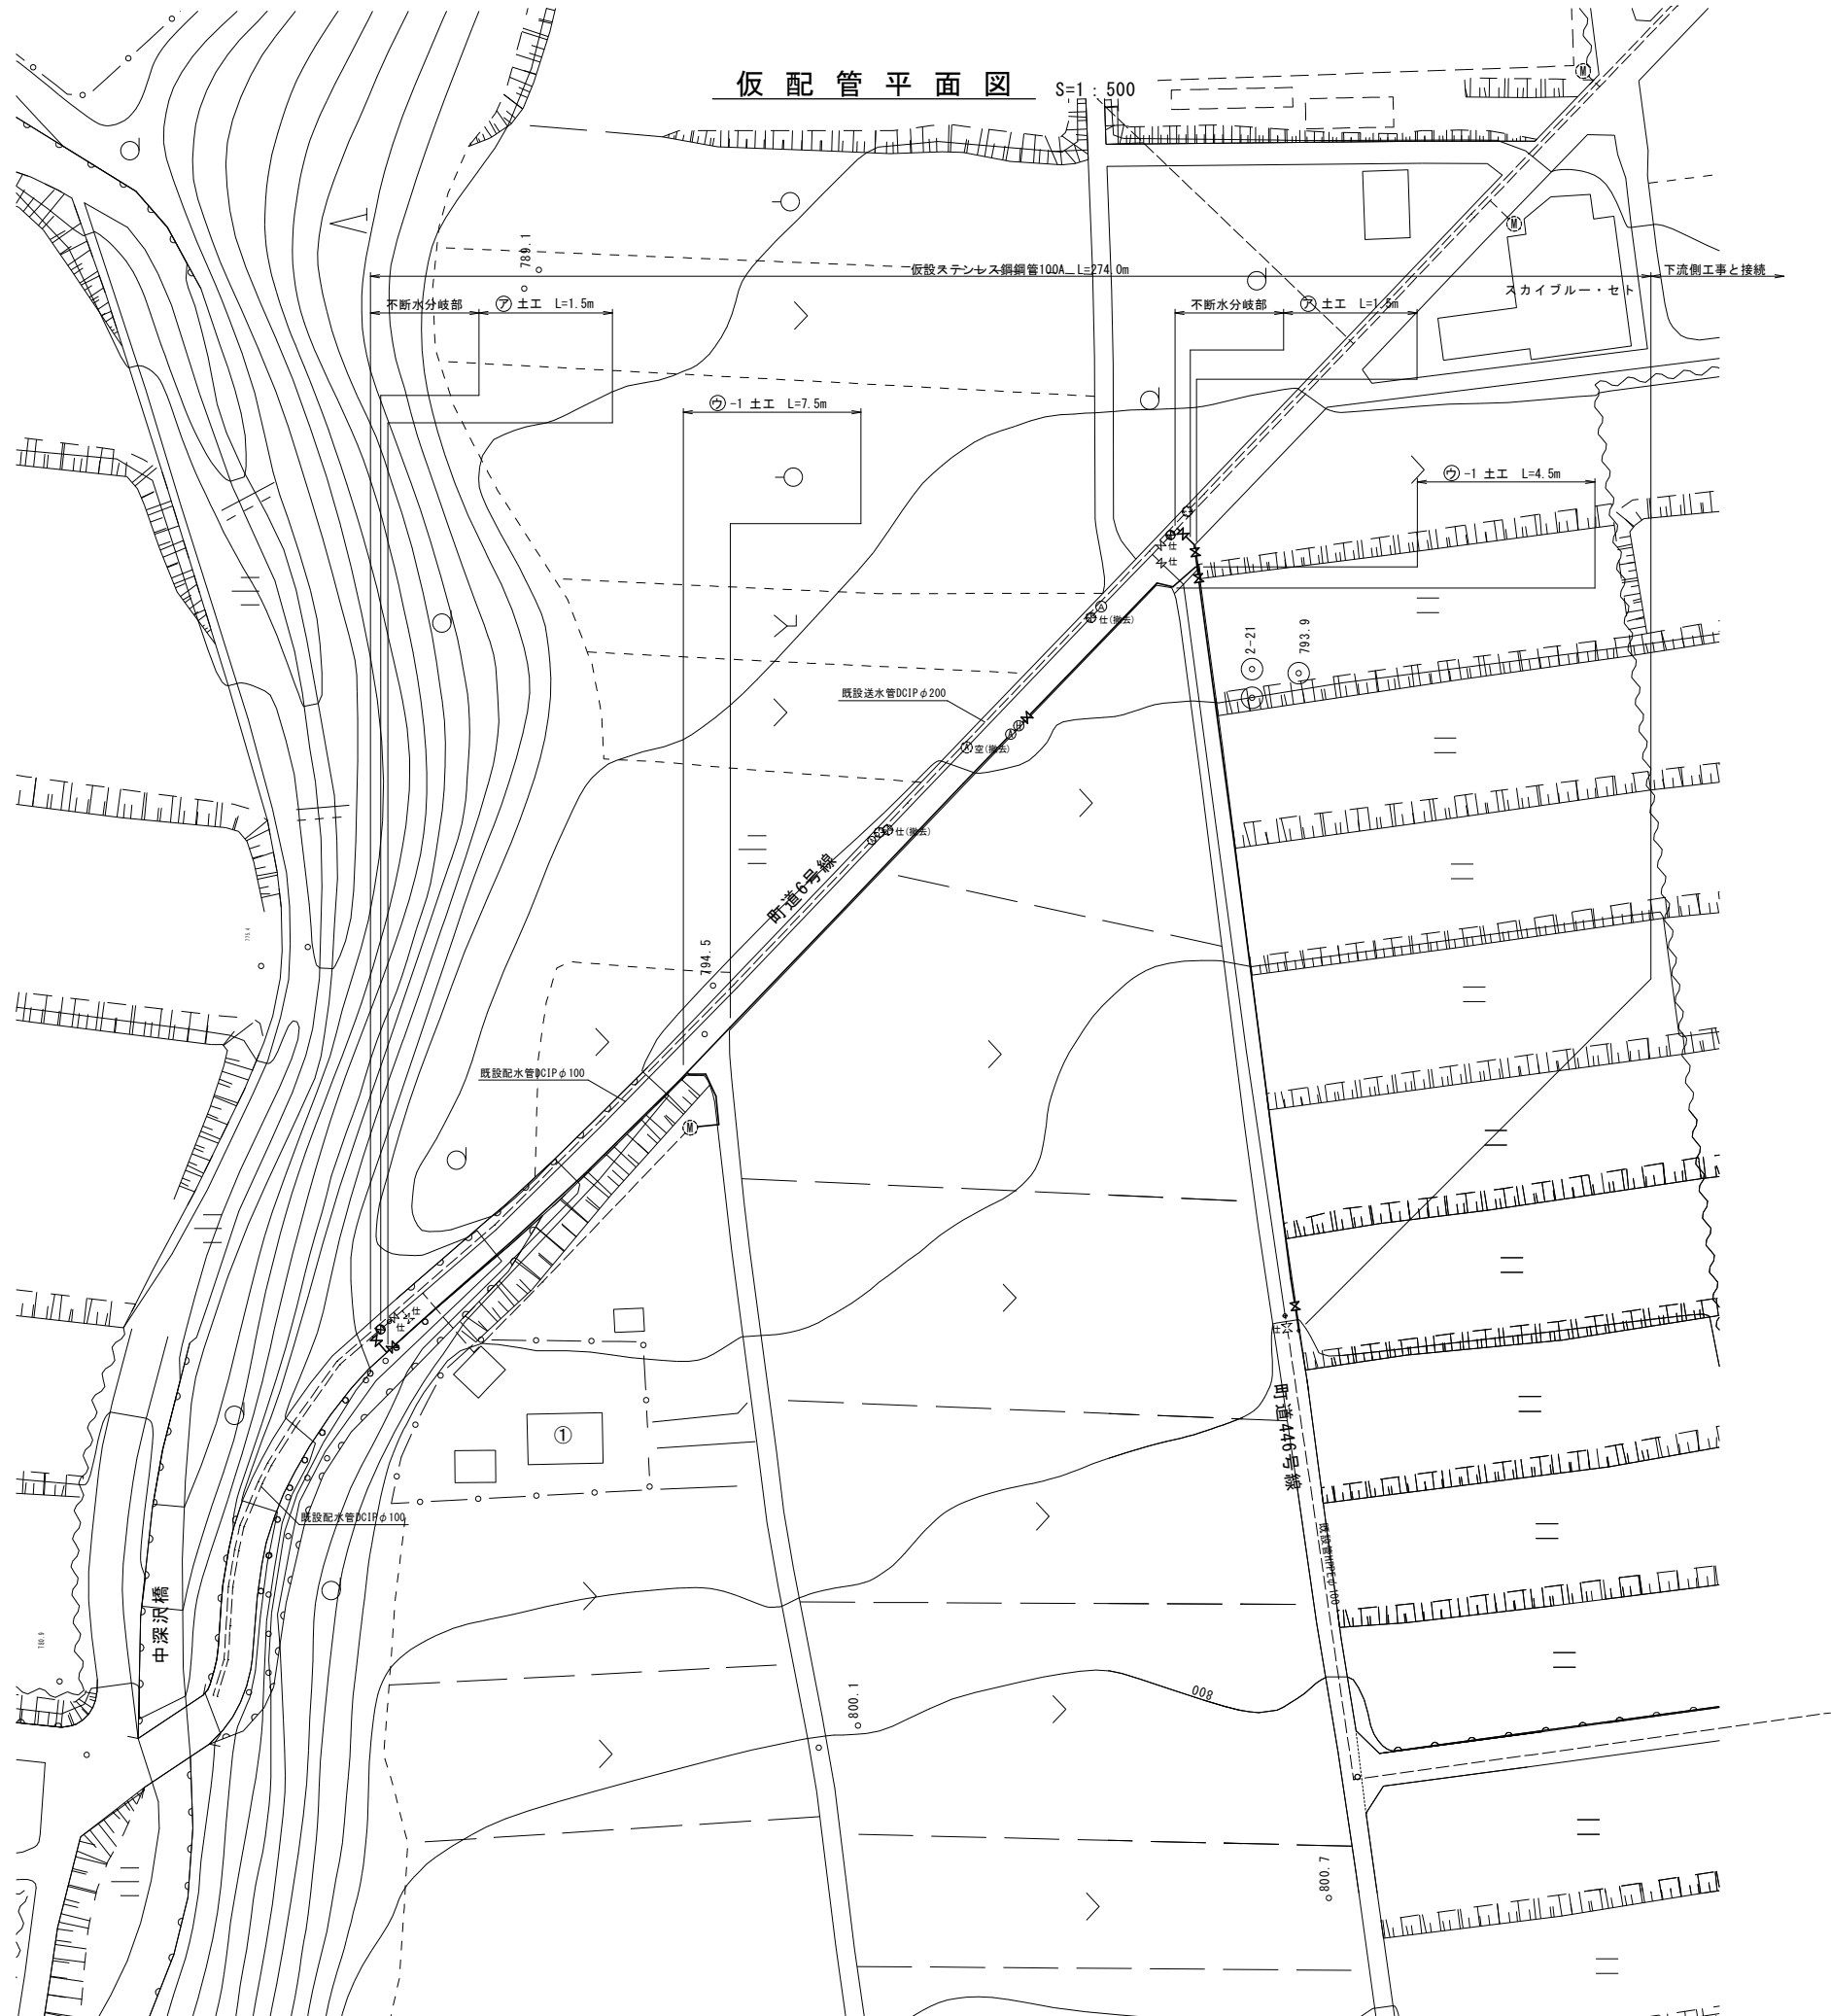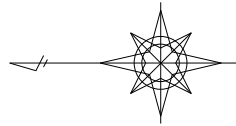




令和8年度 重要給水施設配水管布設工事(3工区)			
仮配管平面図		縮尺	図示
箕輪町 上古田 町道6号線他			
照査	設計	製図	
図面番号 8		葉中之 4	
箕輪町役場			

S=FREE

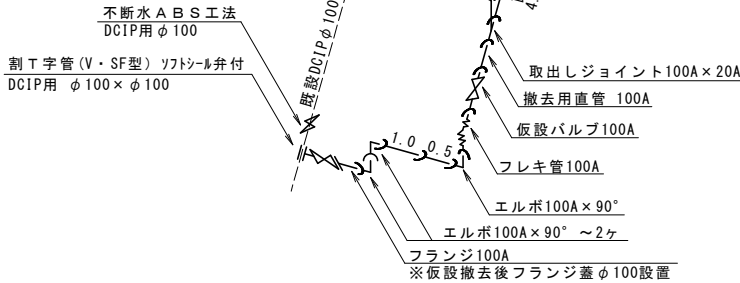

令和 8 年度											
重要給水施設配水管布設工事（3 工区）											
仮配管詳細図		縮尺		図 示							
筑 輪 町 上 古 田 町道 6 号 線 他											
<table><tr><td></td><td></td><td></td><td></td><td></td><td></td></tr></table>											
照査		設計		製図							
図面番号		8	葉中之		5						
筑 輪 町 役 場											

仮給水管取出し標準図 S=FREE

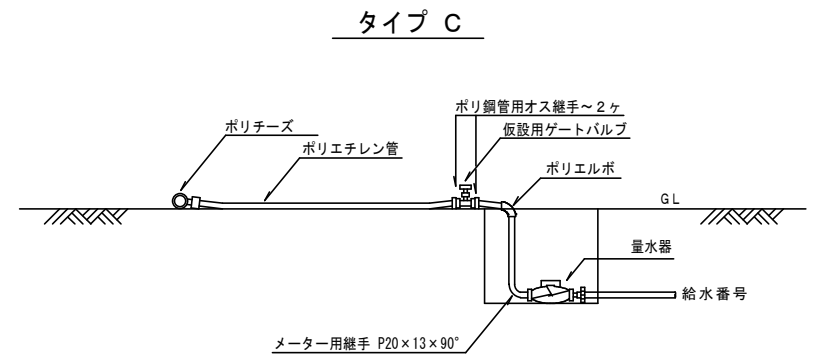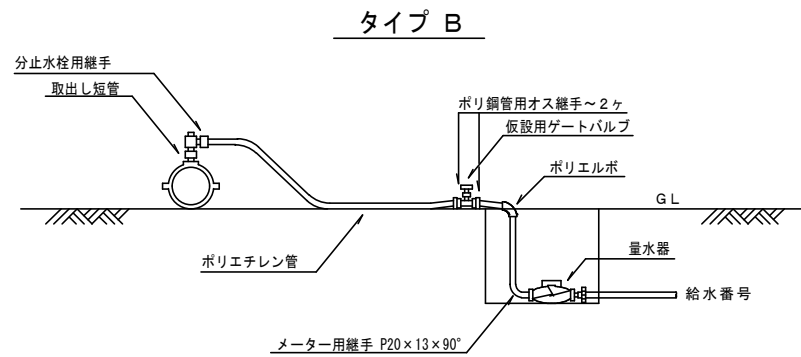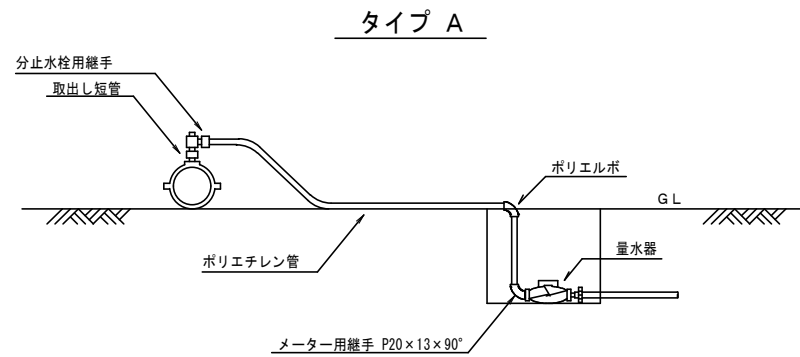

仮給水管資材表


[illegible]

※取出短管については仮配管布設工にて計上


標準掘削断面図

S=1：20


配水管

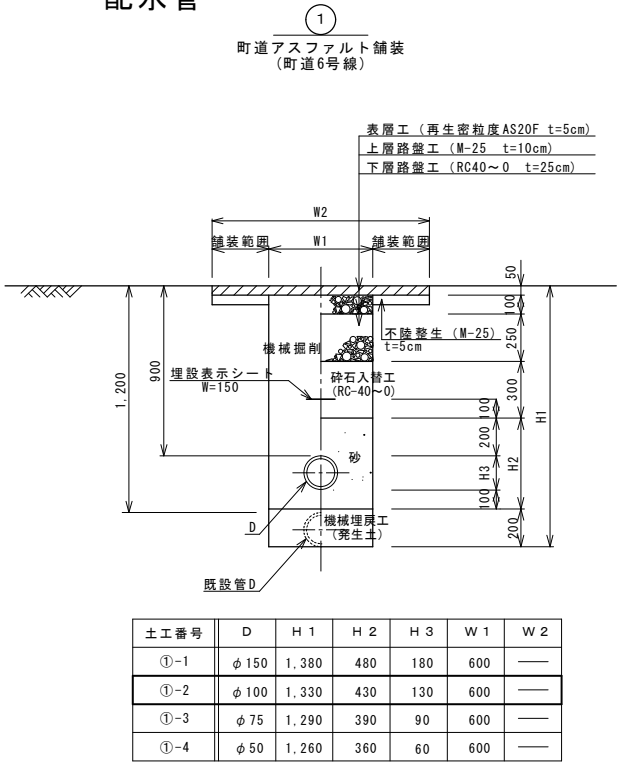



②
町道砂利
(町道446号線他)

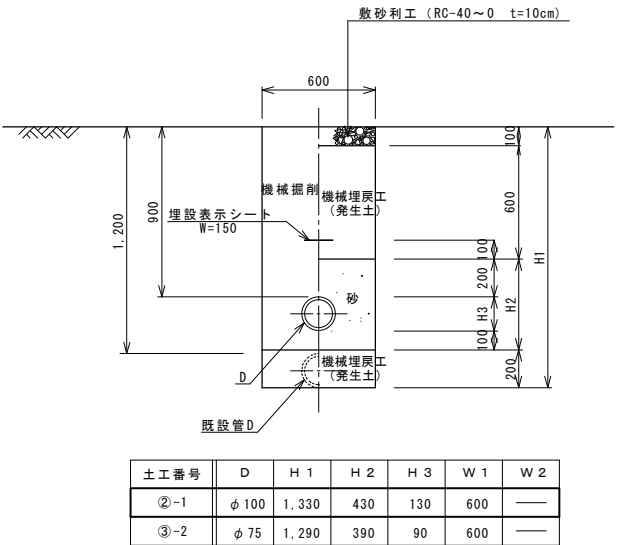

給水管

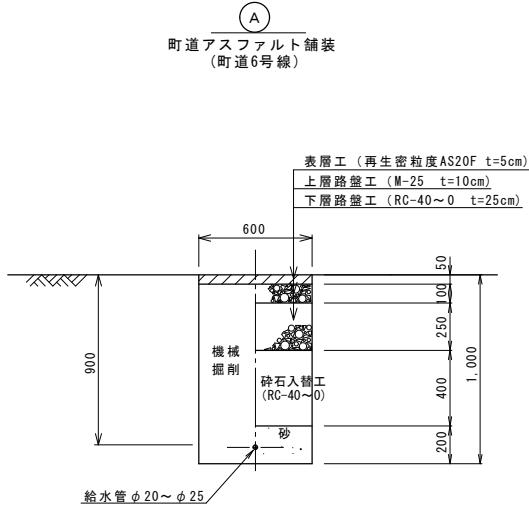


仮配管・仮給水

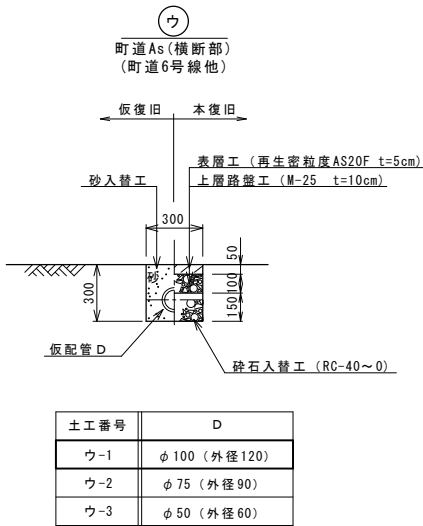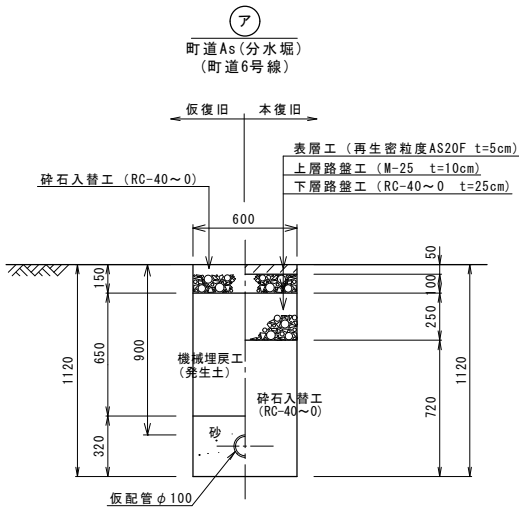

不断水分岐工

DCIP φ 100 (本管) × φ 100 (分岐)

平面図

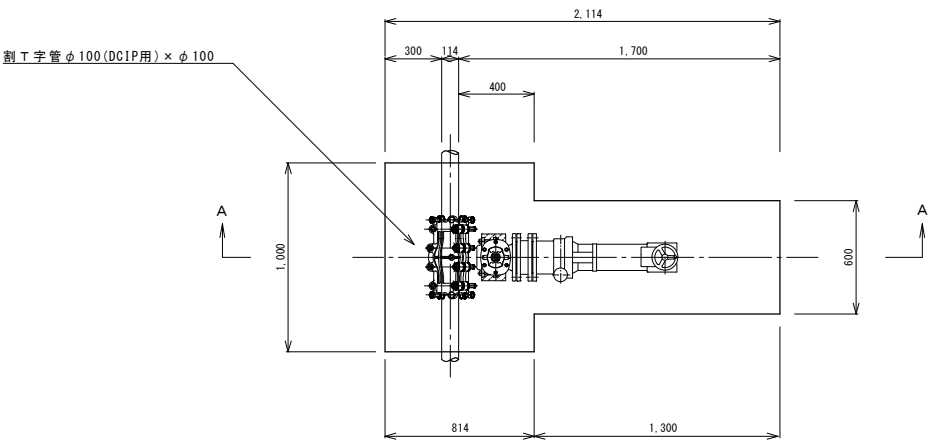

A-A断面

